
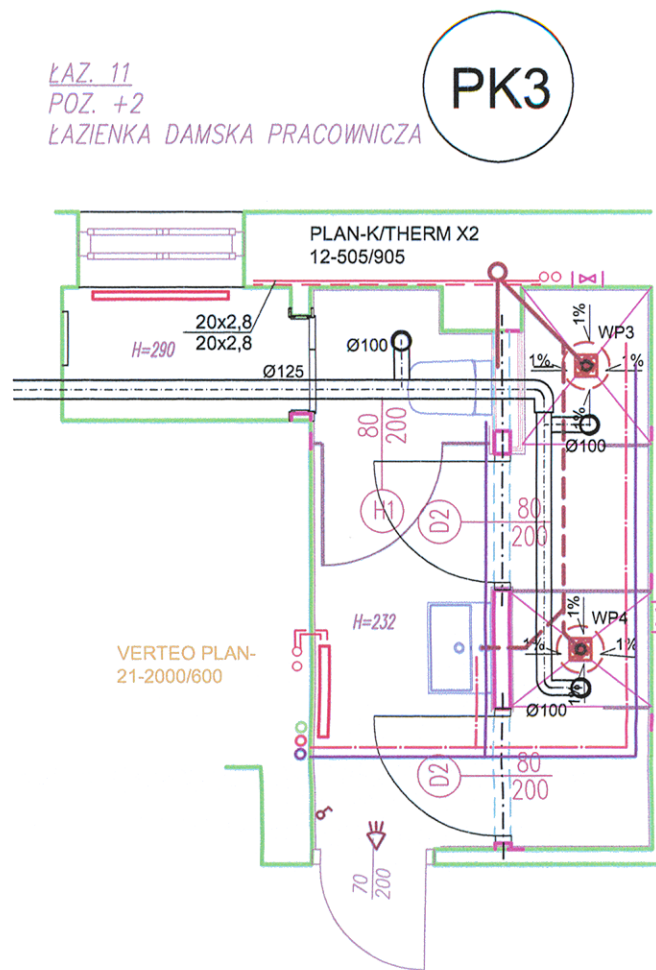
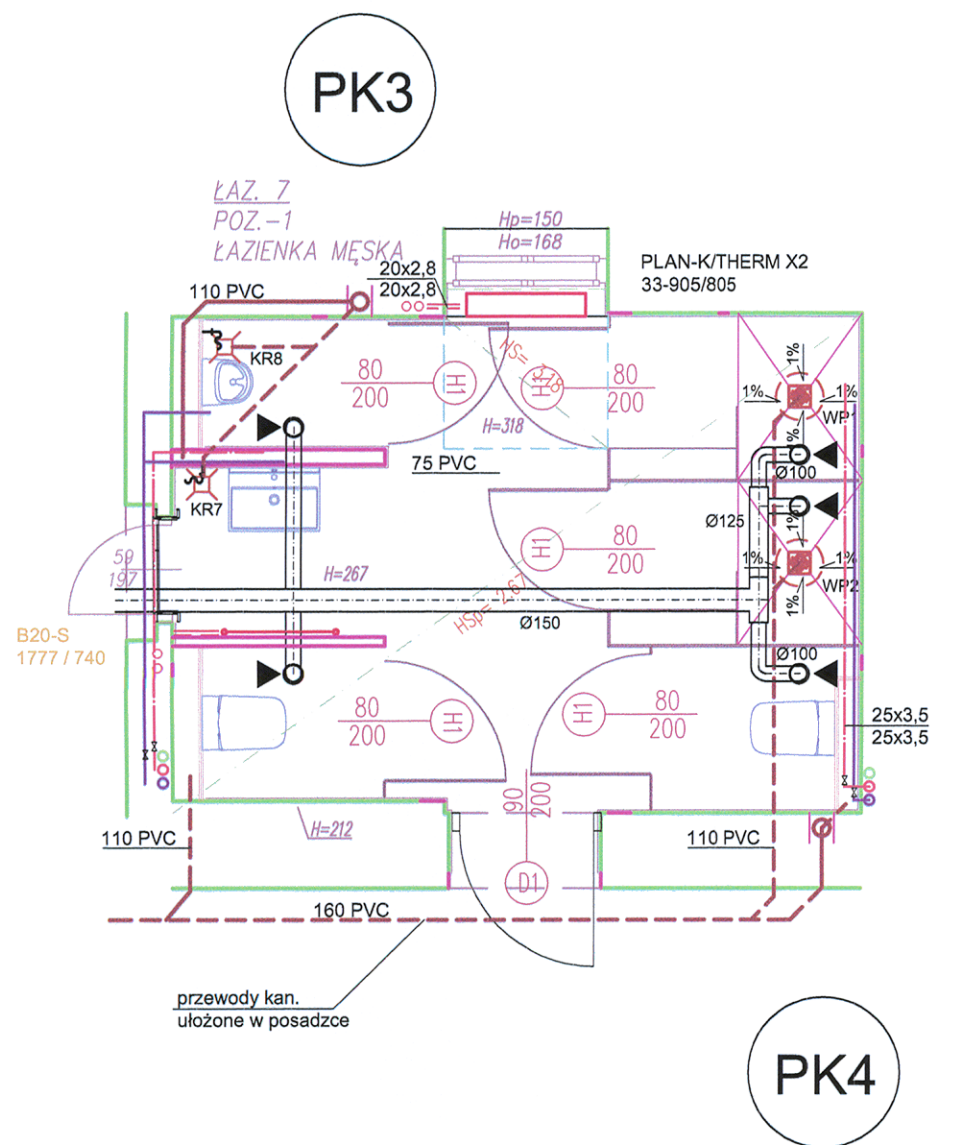


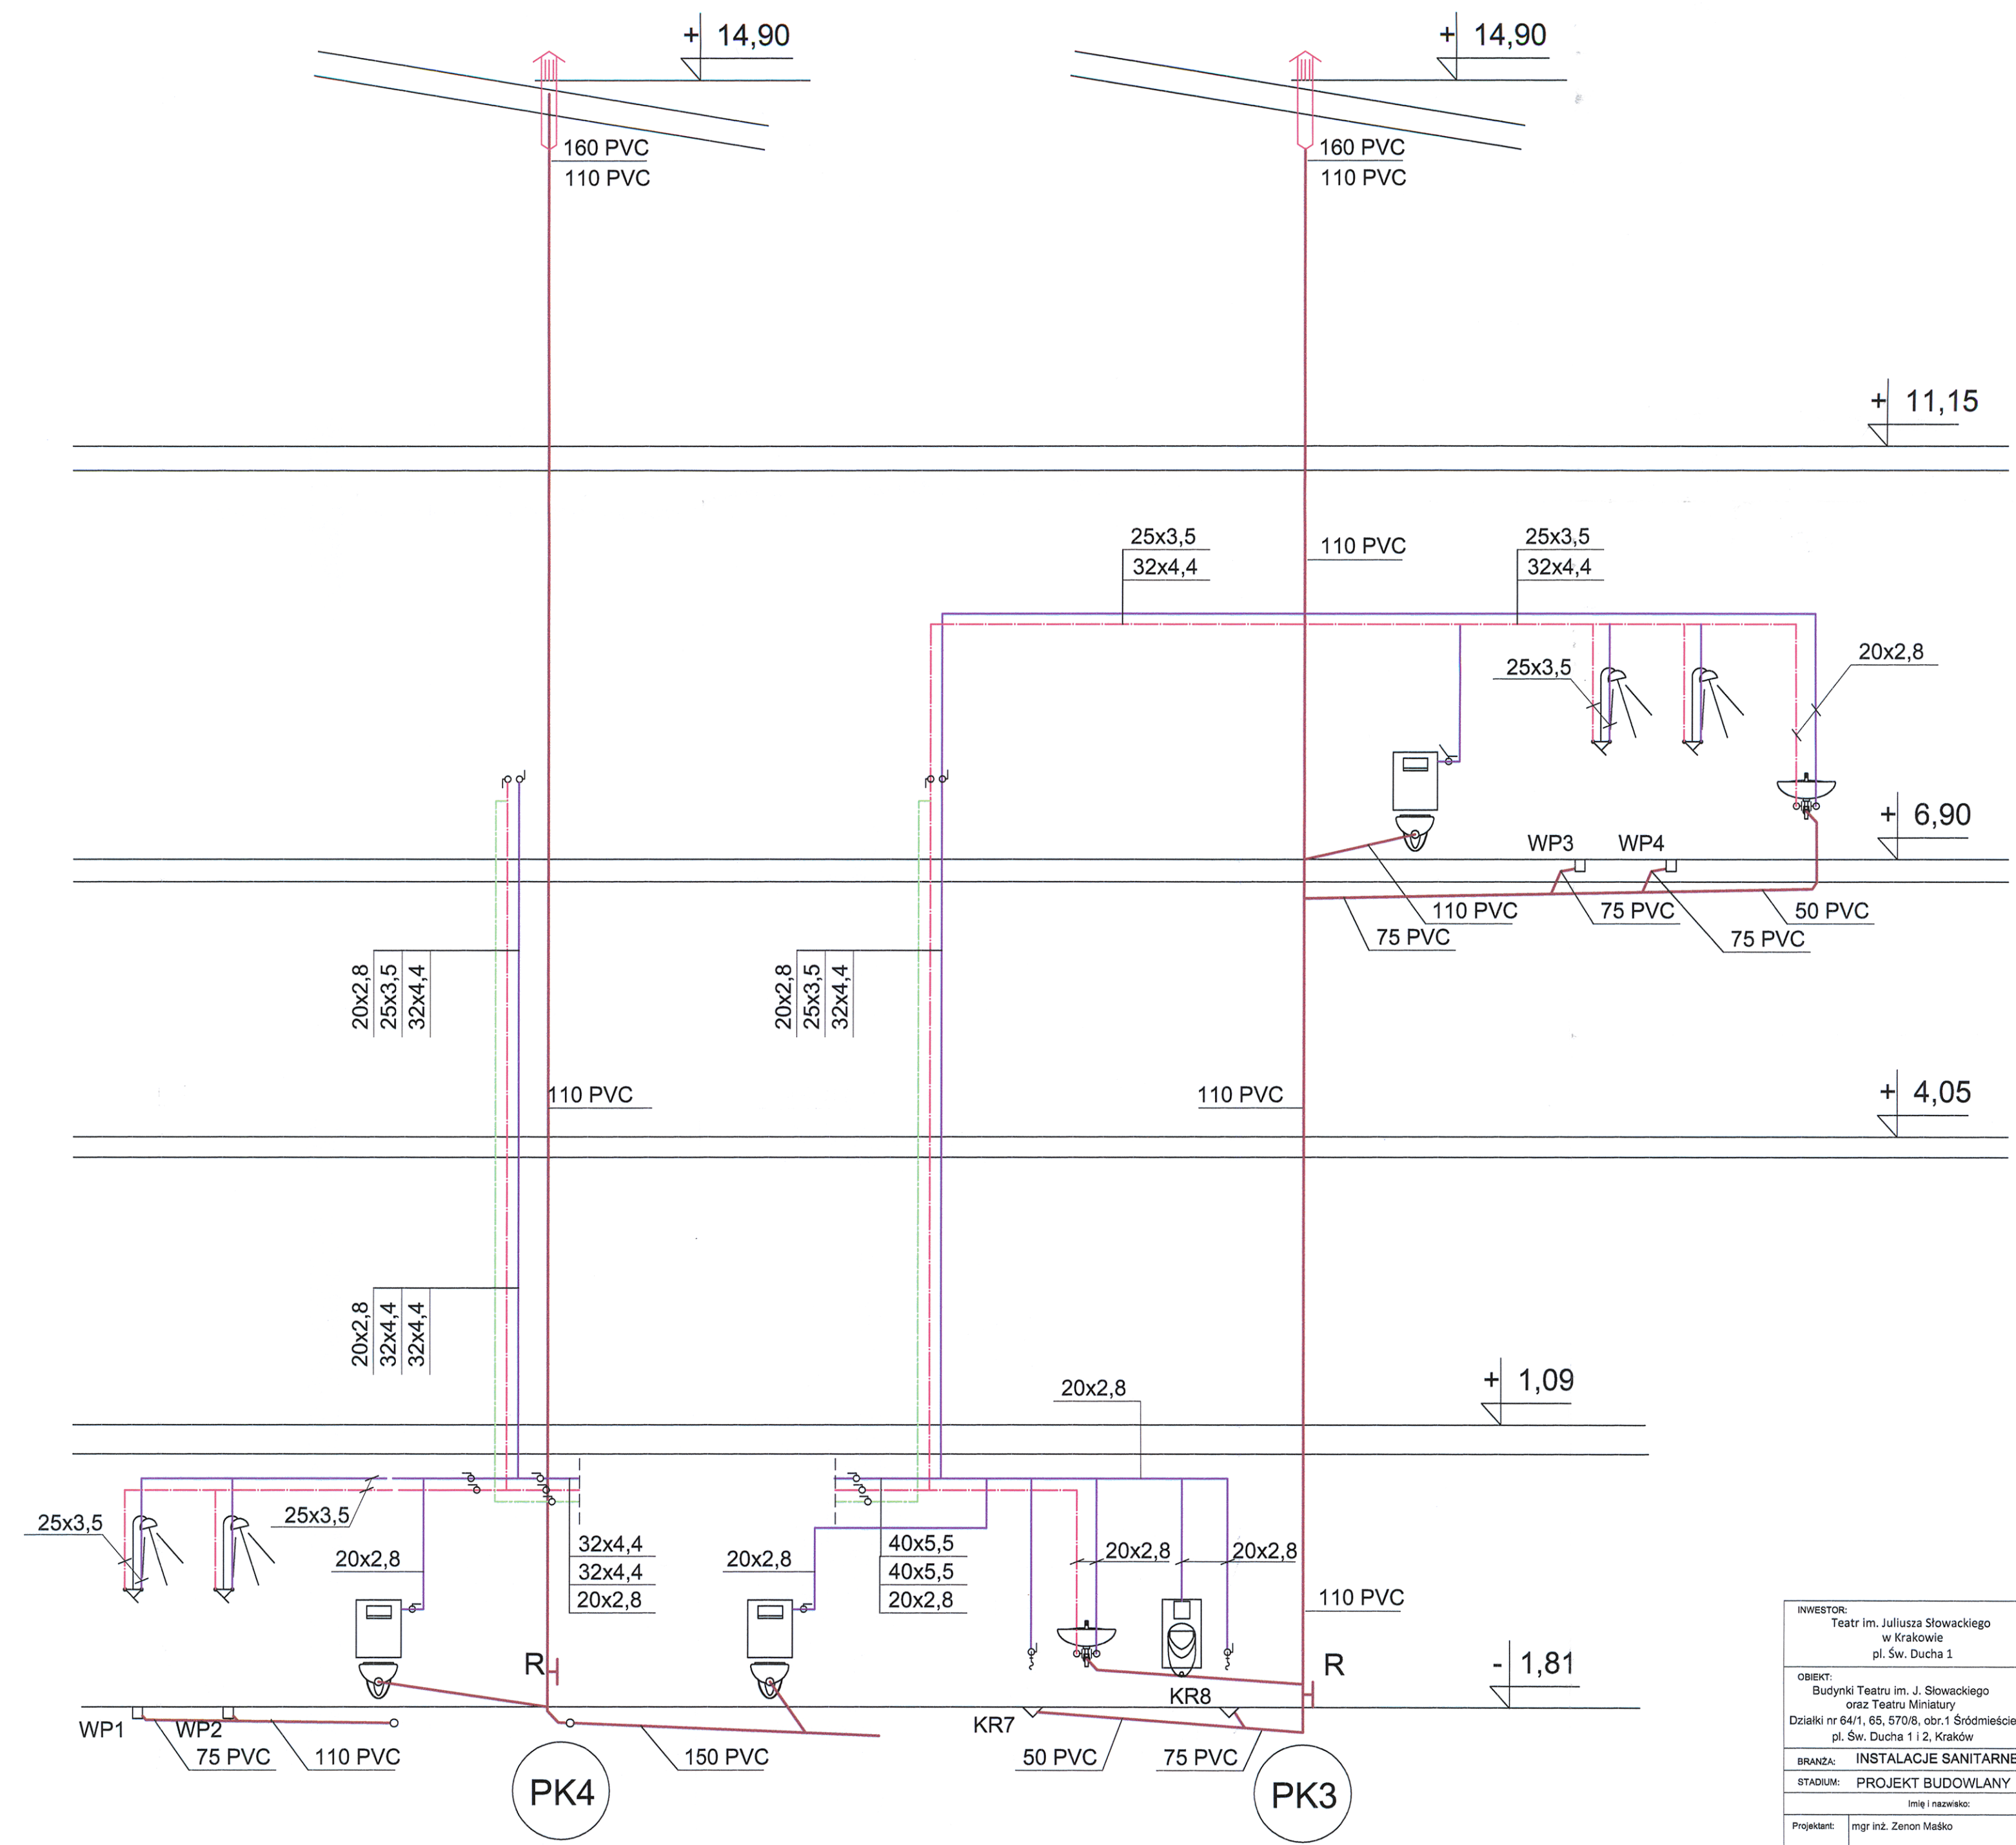

URZĄD MIASTA KRAKOWA
WYDZIAŁ ARCHITEKTURY
I URBANISTYKI
30-533 Kraków, Rynek Podgórski 1

Małopolski
Wojewódzki Konserwator Zabytków
w Krakowie
31-002 Kraków, ul. Kanoniczna 24

INWESTOR: Teatr im. Juliusza Słowackiego w Krakowie pl. Św. Ducha 1	PRZEDMIOT RYSUNKU: PRZEBUDOWA WYBRANYCH POMIESZCZEŃ HIGIENICZNO-SANITARNYCH WRAZ Z INSTALACJAMI WEWNĘTRZNYMI (WOD-KAN., ELEKTRYCZNA) ORAZ REMONT WYBRANYCH PRZYŁĘGŁYCH POMIESZCZEŃ W BUDYNKU TEATRU IM. JULIUSZA SŁOWACKIEGO; PRZEBUDOWA INSTALACJI HYDRANTOWEJ WRAZ Z REMONTEM BUDYNKOWYCH POMIESZCZEŃ W BUDYNKACH TEATRU IM. JULIUSZA SŁOWACKIEGO I TEATRU MINIATURY W KRAKOWIE PRZY UL. ŚW. DUCHA 1 I 2 NA DZIAŁKACH 64/1, 65, 67/0/8, JEDN. EWID. 126105_8, ŚRÓDMIEŚCIE, OBR. 1 W KRAKOWIE.
OBIEKT: Budynki Teatru im. J. Słowackiego oraz Teatru Miniatury Działki nr 64/1, 65, 67/0/8, obr.1 Śródmieście pl. Św. Ducha 1 i 2, Kraków	BRANŻA: INSTALACJE SANITARNE STADIUM: PROJEKT BUDOWLANY
Imię i nazwisko: mgr inż. Zenon Maśko	Nr uprawnień budowlanych i specjalności: UAN-Upr.327/84 spec. instalacyjna
Projektant: mgr inż. Malgorzata Filip	Data opracowania: 09. 2016
Sprawdzający: mgr inż. Malgorzata Filip	Podpis: [Signature]
Skala: 1:50, 1: 100	
Nr rysunku: IS-04	

Wszystkie prawa autorskie zastrzeżone, ze szczególnym uwzględnieniem przepisów Ustawy o prawie autorskim (Dz.U.Nr 34/52 poz.234
wraz z późniejszymi zmianami). Każde wykorzystanie, powielanie i rozpowszechnianie możliwe jest za zgodą zespołu Autorskiego.