


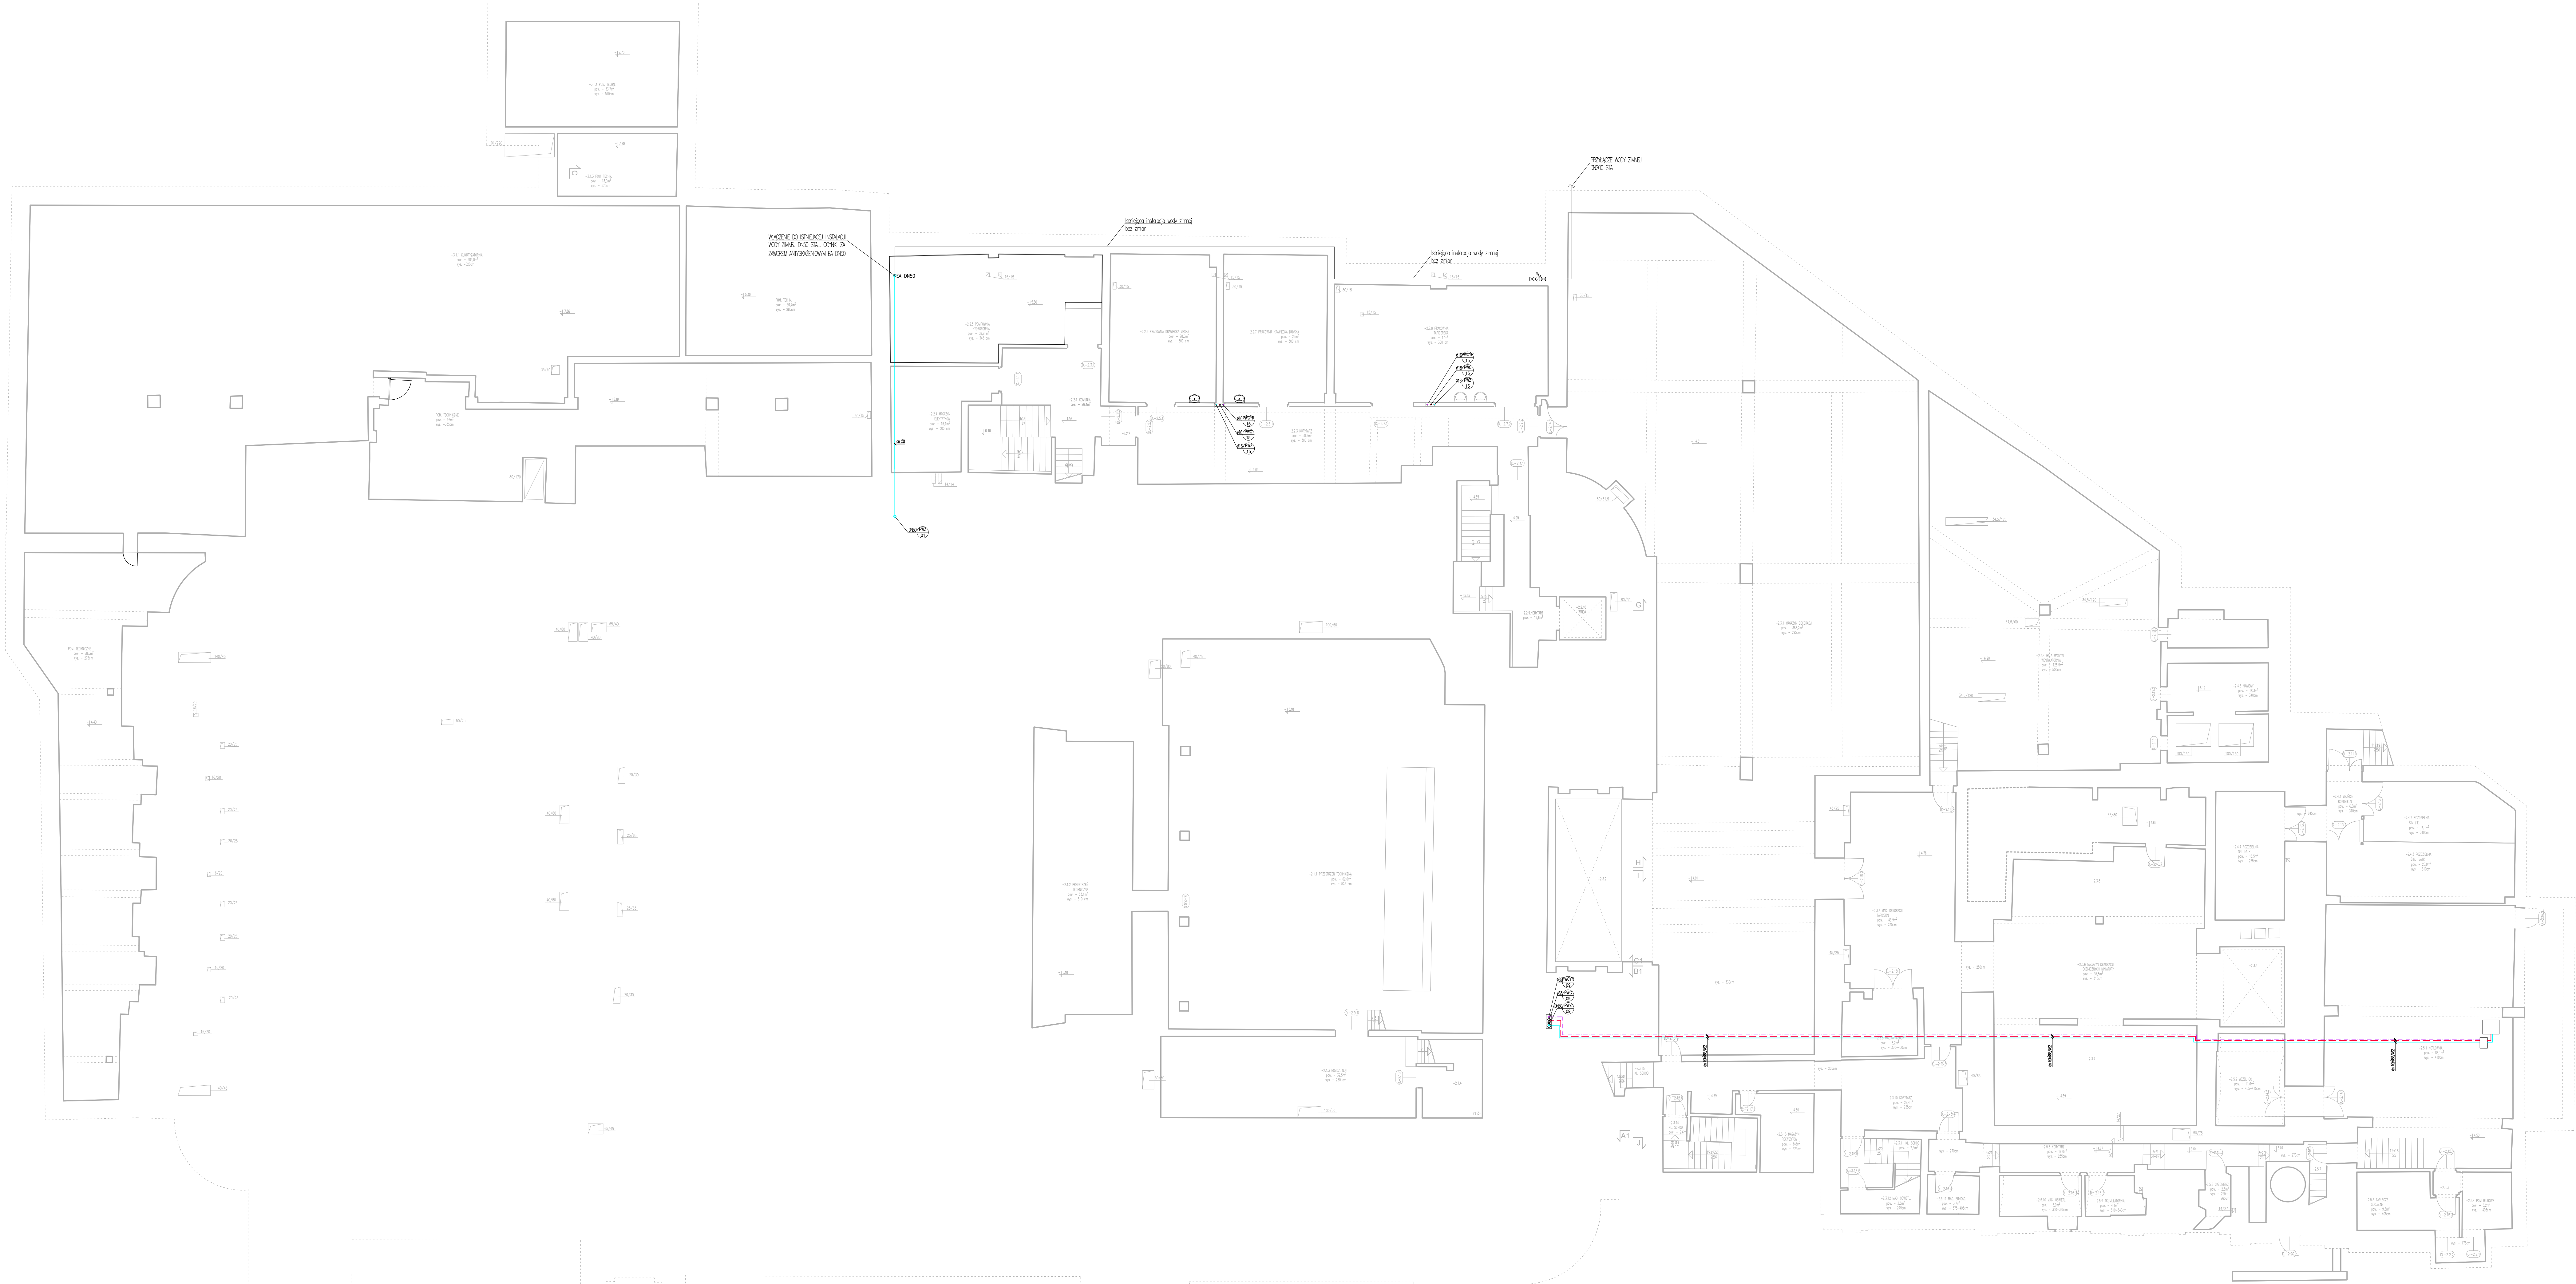

- LEGENDA:**
- Instalacja kanalizacji sanitarnej podłazowej
 - Instalacja kanalizacji sanitarnej podłazowej
 - Instalacja kanalizacji deszczowej podłazowej
 - Instalacja kanalizacji deszczowej podłazowej
 - Instalacja ciepłej wody
 - Instalacja ciepłej wody
 - Instalacja wody cyrkulacyjnej
 - Instalacja wody szarej
- SYMBOLY:**
- Plan kanalizacji sanitarnej
 - Plan kanalizacji deszczowej
 - Wyświetlenie kanalizacji sanitarnej
 - Plan instalacji wody zimnej
 - Plan instalacji wody ciepłej
 - Plan instalacji wody cyrkulacyjnej
 - Plan instalacji wody szarej
- INFORMACJE:**
- Średnica wody: zimnej/ciepłej/cyркуlacyjnej

PROJEKTOWAŁ: mgr inż. Leszek Walczak	Nr upr.: MAP/0168/PW05/08	Podpis:	
OPRACOWAŁ: mgr inż. Małgorzata Markowska-Pyrka	PDK/0105/PW05/08		
OPRACOWAŁ: mgr inż. Tomasz Wrozek			
OPRACOWAŁ: student Izabela Tysiąc			
OBJEKT: BUDYNEK GŁÓWNY TEATRU IM. JULIUSZA SŁOWACKIEGO W KRAKOWIE PRZY PL. ŚWIĘTEGO DUCHA 1			
OBJEKT: ZŁOKALIZOWANEGO NA OZIAKACH NR 64/1, 570/4, 570/10 JEZ. ENWID. 128105, 9 OKR. 5-1 W KRAKOWIE			
PROJEKT: REMONT INSTALACJI WODY DESZCZOWEJ I INSTALACJI KANALIZACJI SANITARNEJ ORAZ WODY ZIMNEJ I CIEPŁEJ			
PROJEKT: W ZABYTKOWYM BUDYNKU GŁÓWNYM TEATRU IM. JULIUSZA SŁOWACKIEGO, PL. ŚW. DUCHA 1 W KRAKOWIE			
NAZWA PRZEDSIĘWZIĘCIA: RZUT KONDYGNACJI 2 PODZIEMNEJ			SKALA: 1:100
OPRACOWAŁ: MAREK			DATA: 11.2023
INSTALACJA WOD-KAN			WYKONANO: WK-02
Instalowanie i powołanie ww. dokumentacji bez zgody autora jest zabronione. (p.10/24/rynek, poz.83, art. 112-116.)			