


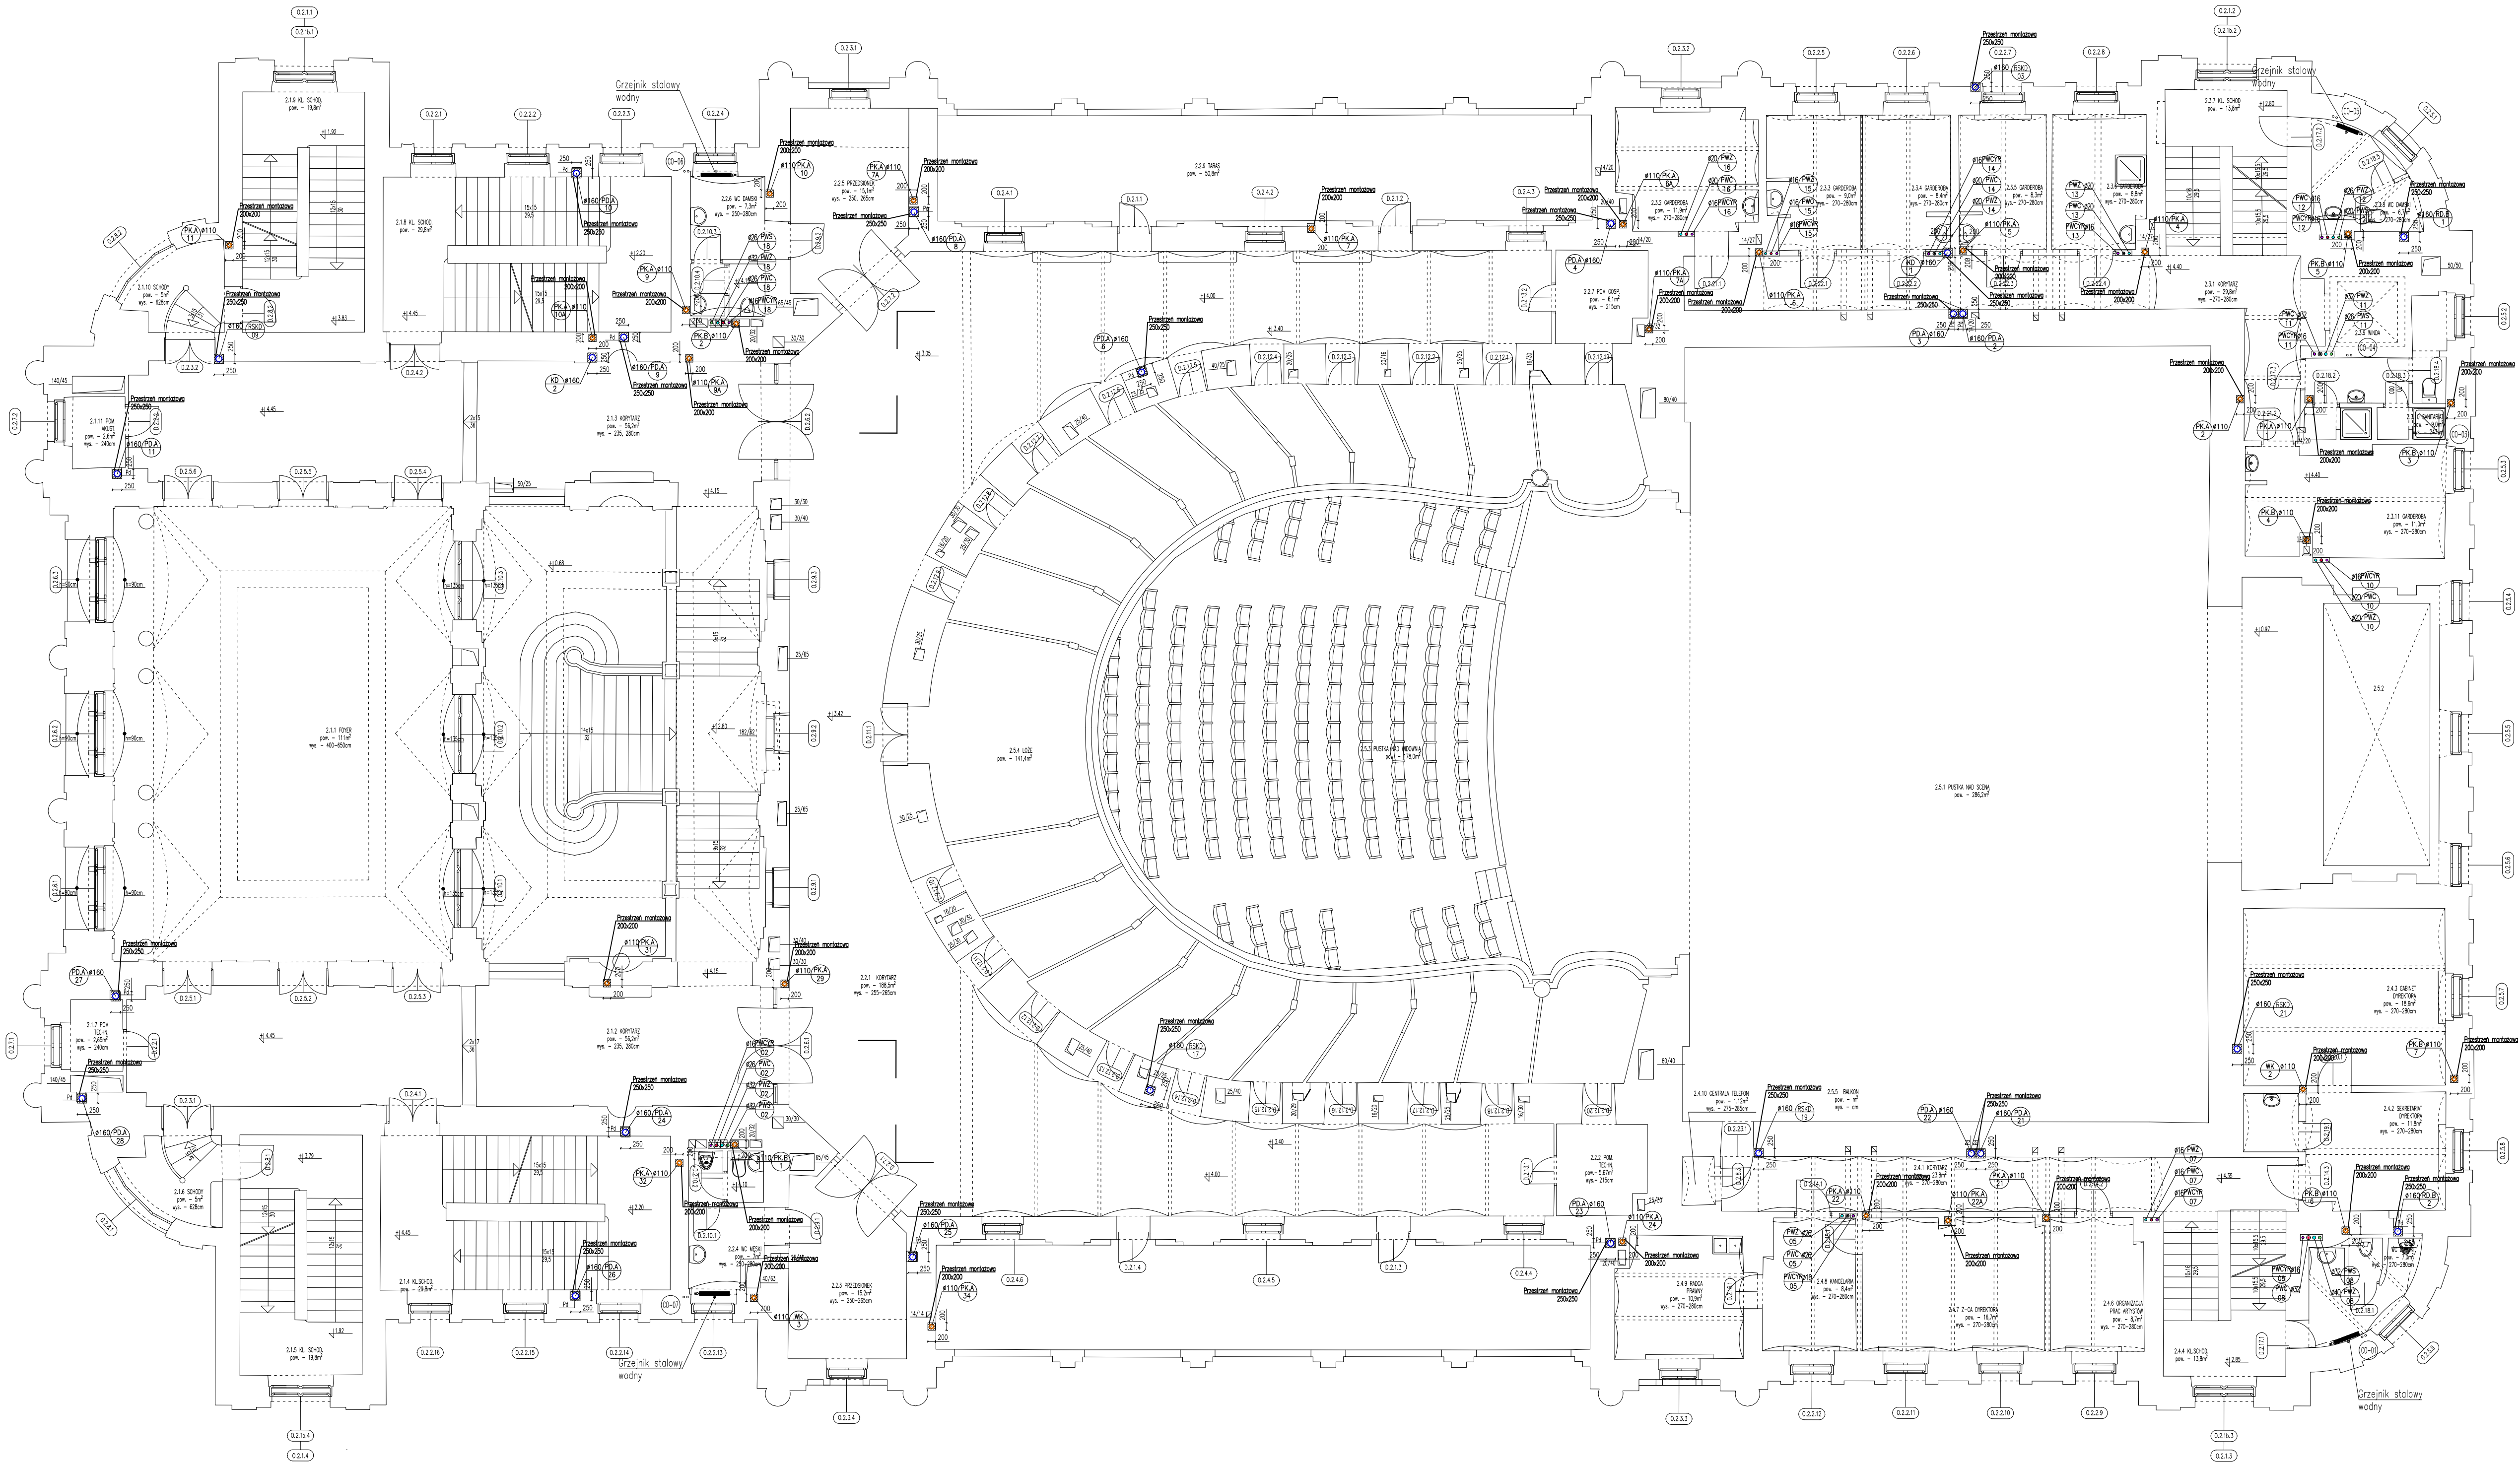

- OZNACZENIA:
- Instalacja kanalizacji sanitarnej podposadzkowej
 - Instalacja kanalizacji sanitarnej podstropowej
 - Instalacja kanalizacji deszczowej podposadzkowej
 - Instalacja kanalizacji deszczowej podstropowej
 - Instalacja zimnej wody
 - Instalacja ciepłej wody
 - Instalacja wody cyrkulacyjnej
 - Instalacja wody szarej

- gł 15/16/16/16
- Pion kanalizacji sanitarnej
 - Pion kanalizacji deszczowej
 - Wywiewka kanalizacji sanitarnej
 - Pion instalacji wody zimnej
 - Pion instalacji wody ciepłej
 - Pion instalacji wody cyrkulacyjnej
 - Pion instalacji wody szarej
 - Średnice wody:
zimnej/szarej/ciepłej/cyrkulacyjnej

Nazwisko	Nr upr.	Podpis
mgr inż. Leszek Walczak	MAP/0168/POOS/08	
mgr inż. Małgorzata Markowska-Pyrek	POK/0109/PWOS/08	
mgr inż. Tomasz Mrozek		
student Izabela Ryndak		



INVENTIN Sp. z o.o.
ul.Kordiana 60/88, 30-653, Kraków
e-mail: info@inventin.pl, tel.: +48 538 362 460

OBIEKT: BUDYNEK GŁÓWNY TEATRU IM. JULIUSZA SŁOWACKIEGO W KRAKOWIE PRZY PL. ŚWIĘTEGO DUCHA 1
OBJEKT: ZLOKALIZOWANEGO NA DZIAŁKACH NR 64/1, 570/4, 570/10 JEDN. EWID. 126105_9 OBR. S-1 W KRAKOWIE

PROJEKT: REMONT INSTALACJI WODY DESZCZOWEJ I INSTALACJI KANALIZACJI SANITARNEJ ORAZ WODY ZIMNEJ I CIEPŁEJ
PROJECT: W ZABYTKOWYM BUDYNKU GŁÓWNYM TEATRU IM. JULIUSZA SŁOWACKIEGO, PL. ŚW. DUCHA 1 W KRAKOWIE

Nazwa rysunku:	RZUT KONDYGNACJI 2 NADZIEMNEJ		Skala:	1:100	Faza:	PW
Drawing name:	INSTALACJA WOD-KAN		Nr. projektu:	-	Data:	11.2023
			Nr. rys.:	WK-05	Zamawia:	
					Revis:	

Rozwiązania zawarte w niniejszej dokumentacji są wyłączną własnością Biura Projektowego „inventin” Sp. z o.o. w Krakowie. Udośćnianie i powielanie ww. dokumentacji bez zgody autora jest zabronione. Dz.U.24/1994, poz.83, art. 115-118.