


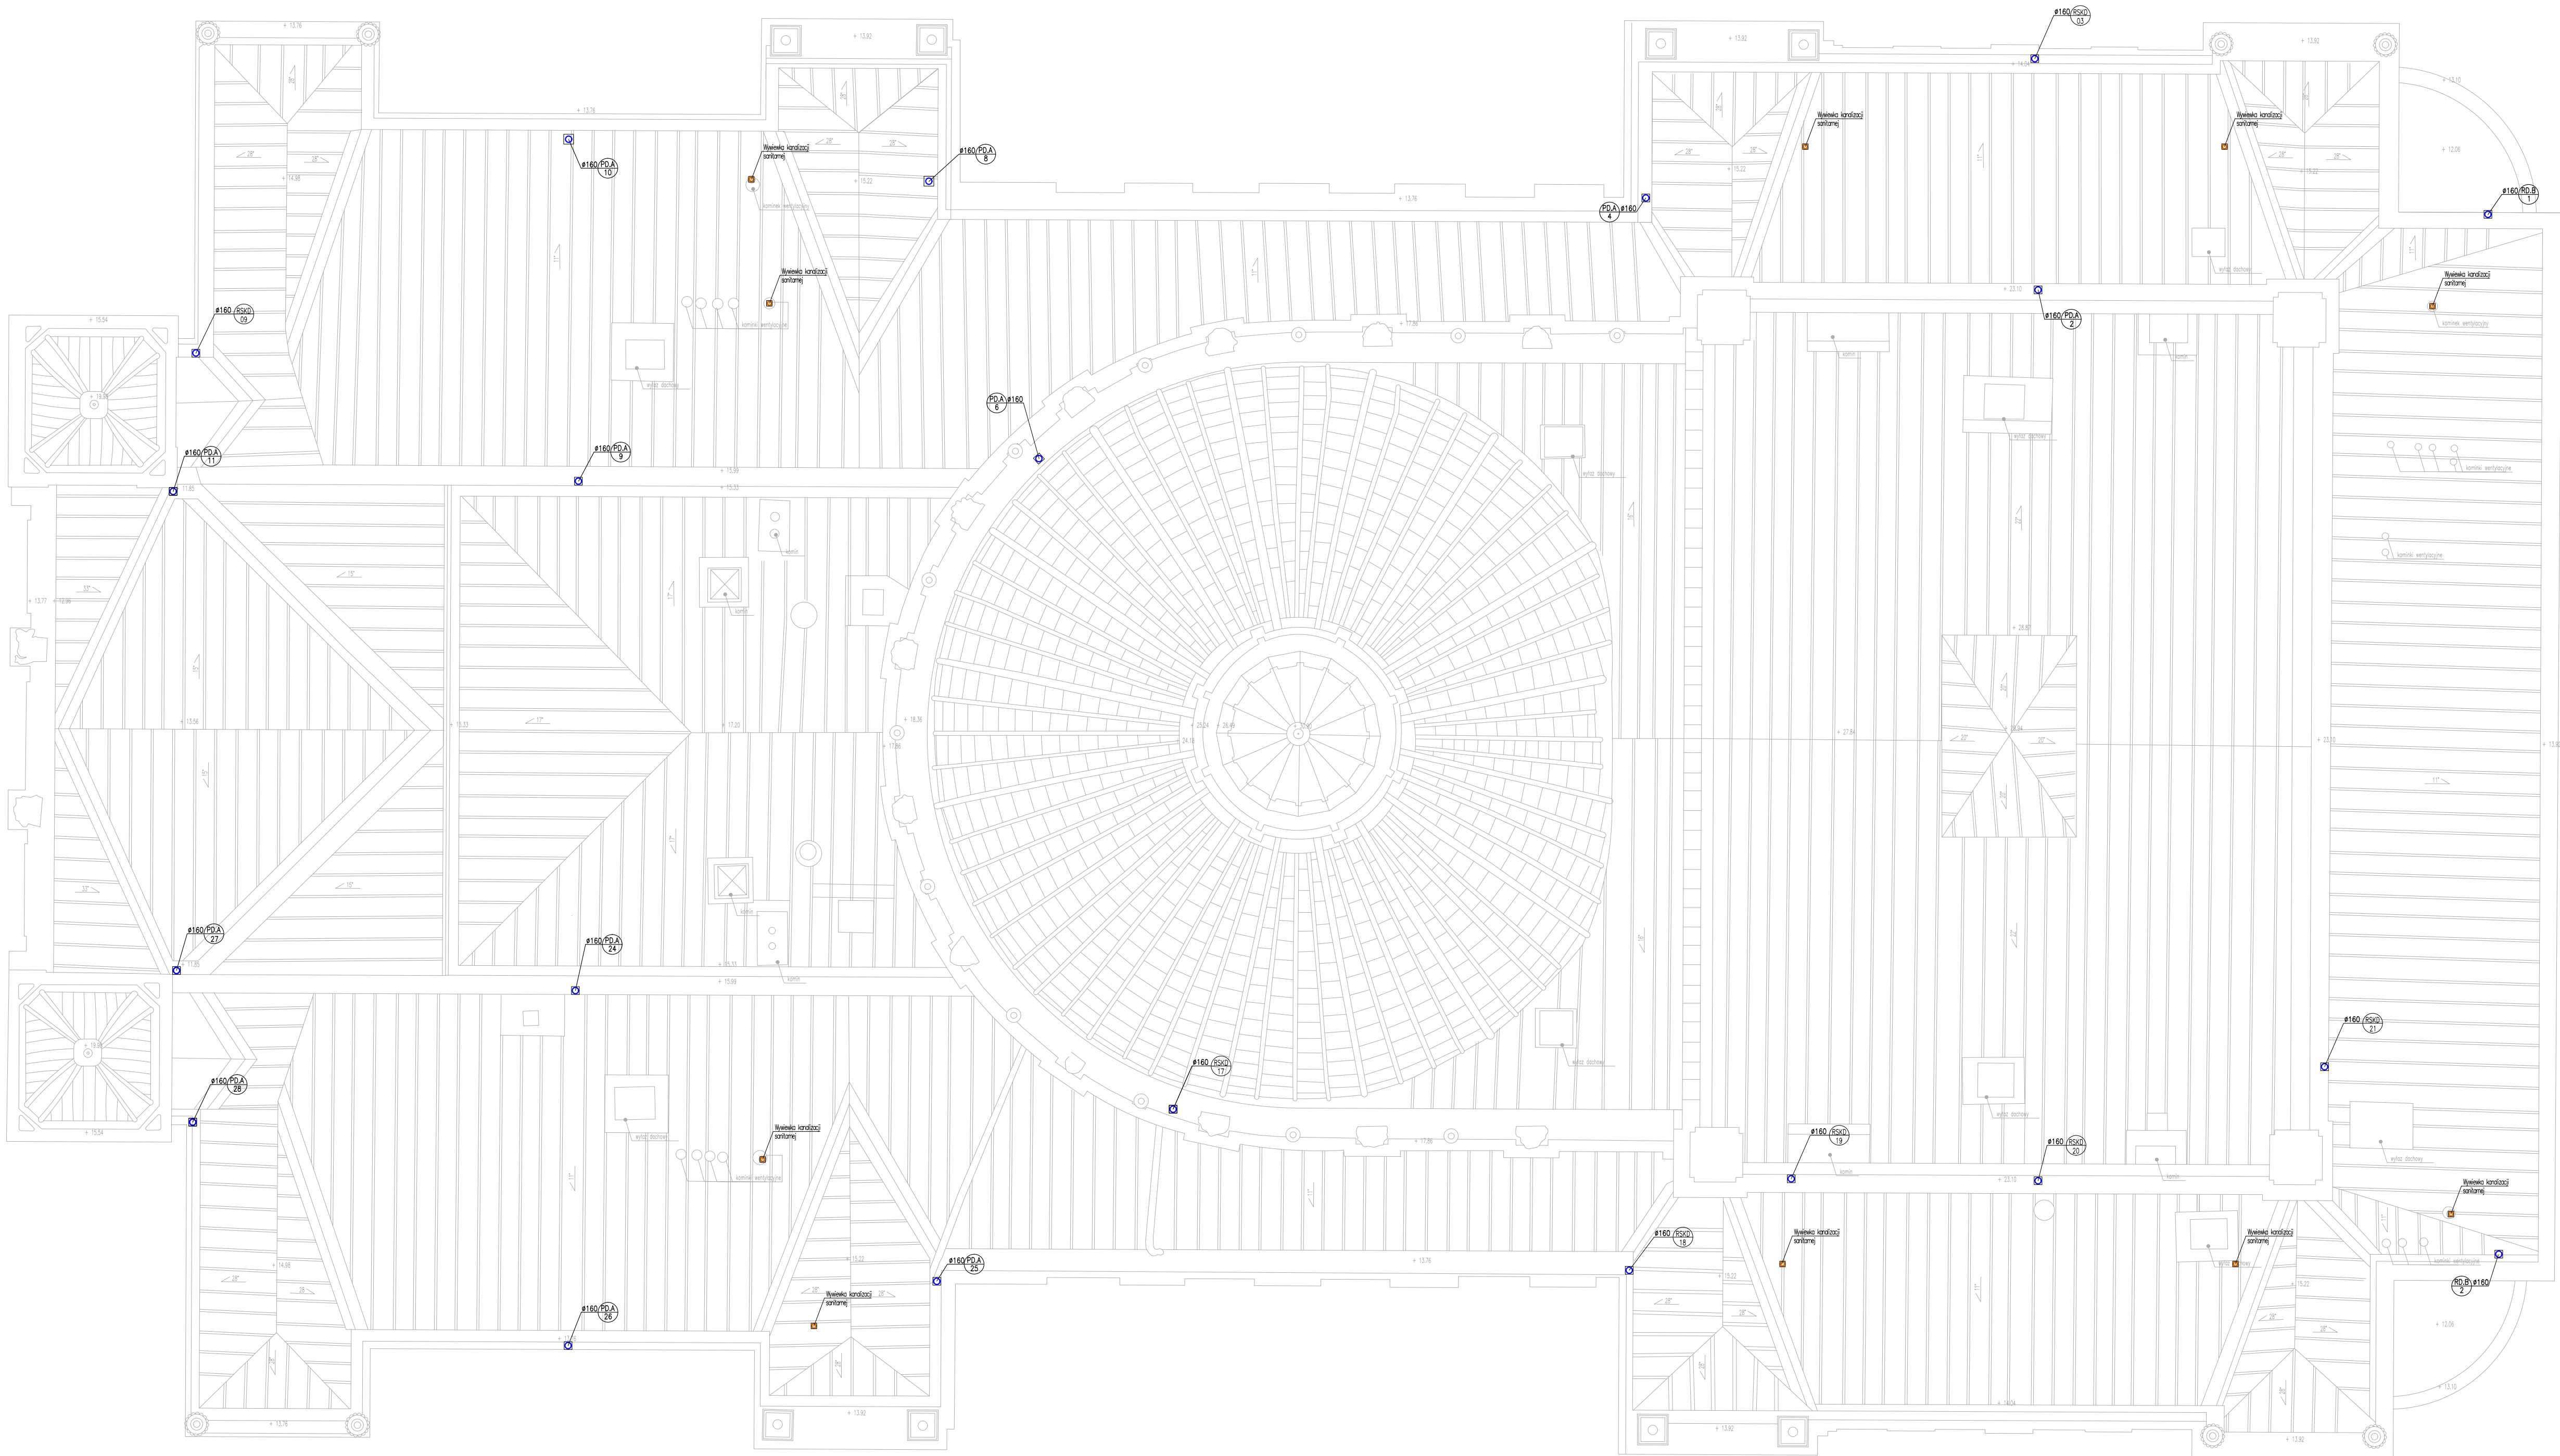

- OZNACZENIA:
- Instalacja kanalizacji sanitarnej podposadzkowej
 - Instalacja kanalizacji sanitarnej podstropowej
 - Instalacja kanalizacji deszczowej podposadzkowej
 - Instalacja kanalizacji deszczowej podstropowej
 - Instalacja zimnej wody
 - Instalacja ciepłej wody
 - Instalacja wody cyrkulacyjnej
 - Instalacja wody szarej

- Pion kanalizacji sanitarnej
- Pion kanalizacji deszczowej
- Wylot kanalizacji sanitarnej
- Pion instalacji wody zimnej
- Pion instalacji wody ciepłej
- Pion instalacji wody cyrkulacyjnej
- Pion instalacji wody szarej
- Średnice wody:
zimnej/szarej/ciepłej/cyrkulacyjnej

Nazwisko	Nr upr.	Podpis	 INVENTIM Sp. z o.o. ul.Kordiana 60/88, 30-653, Kraków e-mail: info@inventim.pl, tel: +48 538 362 460
PROJEKTOWAŁ: mgr inż. Leszek Walczak	MAP/0168/POOS/08		
SPRAWDZIŁ: mgr inż. Małgorzata Markowska-Pyrek	PDK/0109/PWOS/08		
CHECKOWAŁ: mgr inż. Tomasz Mrozek			
DRAWN BY: student Izabela Ryndak			

OBIEKT: BUDYNEK GŁÓWNY TEATRU IM. JULIUSZA SŁOWACKIEGO W KRAKOWIE PRZY PL. ŚWIĘTEGO DUCHA 1
OBJEKT: ZŁOKALIZOWANEGO NA DZIAŁKACH NR 64/1, 570/4, 570/10 JEDN. EWID. 126105_9 OBR. S-1 W KRAKOWIE

PROJEKT: REMONT INSTALACJI WODY DESZCZOWEJ I INSTALACJI KANALIZACJI SANITARNEJ ORAZ WODY ZIMNEJ I CIEPŁEJ
PROJEKT: W ZABYTKOWYM BUDYNKU GŁÓWNYM TEATRU IM. JULIUSZA SŁOWACKIEGO, PL. ŚW. DUCHA 1 W KRAKOWIE

Nazwa rysunku: DRAWING NAME:	RZUT DACHU INSTALACJA WOD-KAN	SKALA: SCALE:	1:100	Faza: Stage:	PW
Nr. PROJ.:	-	Data:	11.2023	Nr. RYS.:	WK-09
PROJ. No:				AWA. No:	

Rozwiązania zawarte w niniejszej dokumentacji są wyłączną własnością Biura Projektowego „Inventim” Sp. z o.o. w Krakowie. Udostępnianie i powielanie ww. dokumentacji bez zgody autora jest zabronione. Dz.U.24/1994, poz.83, art. 115-118.